


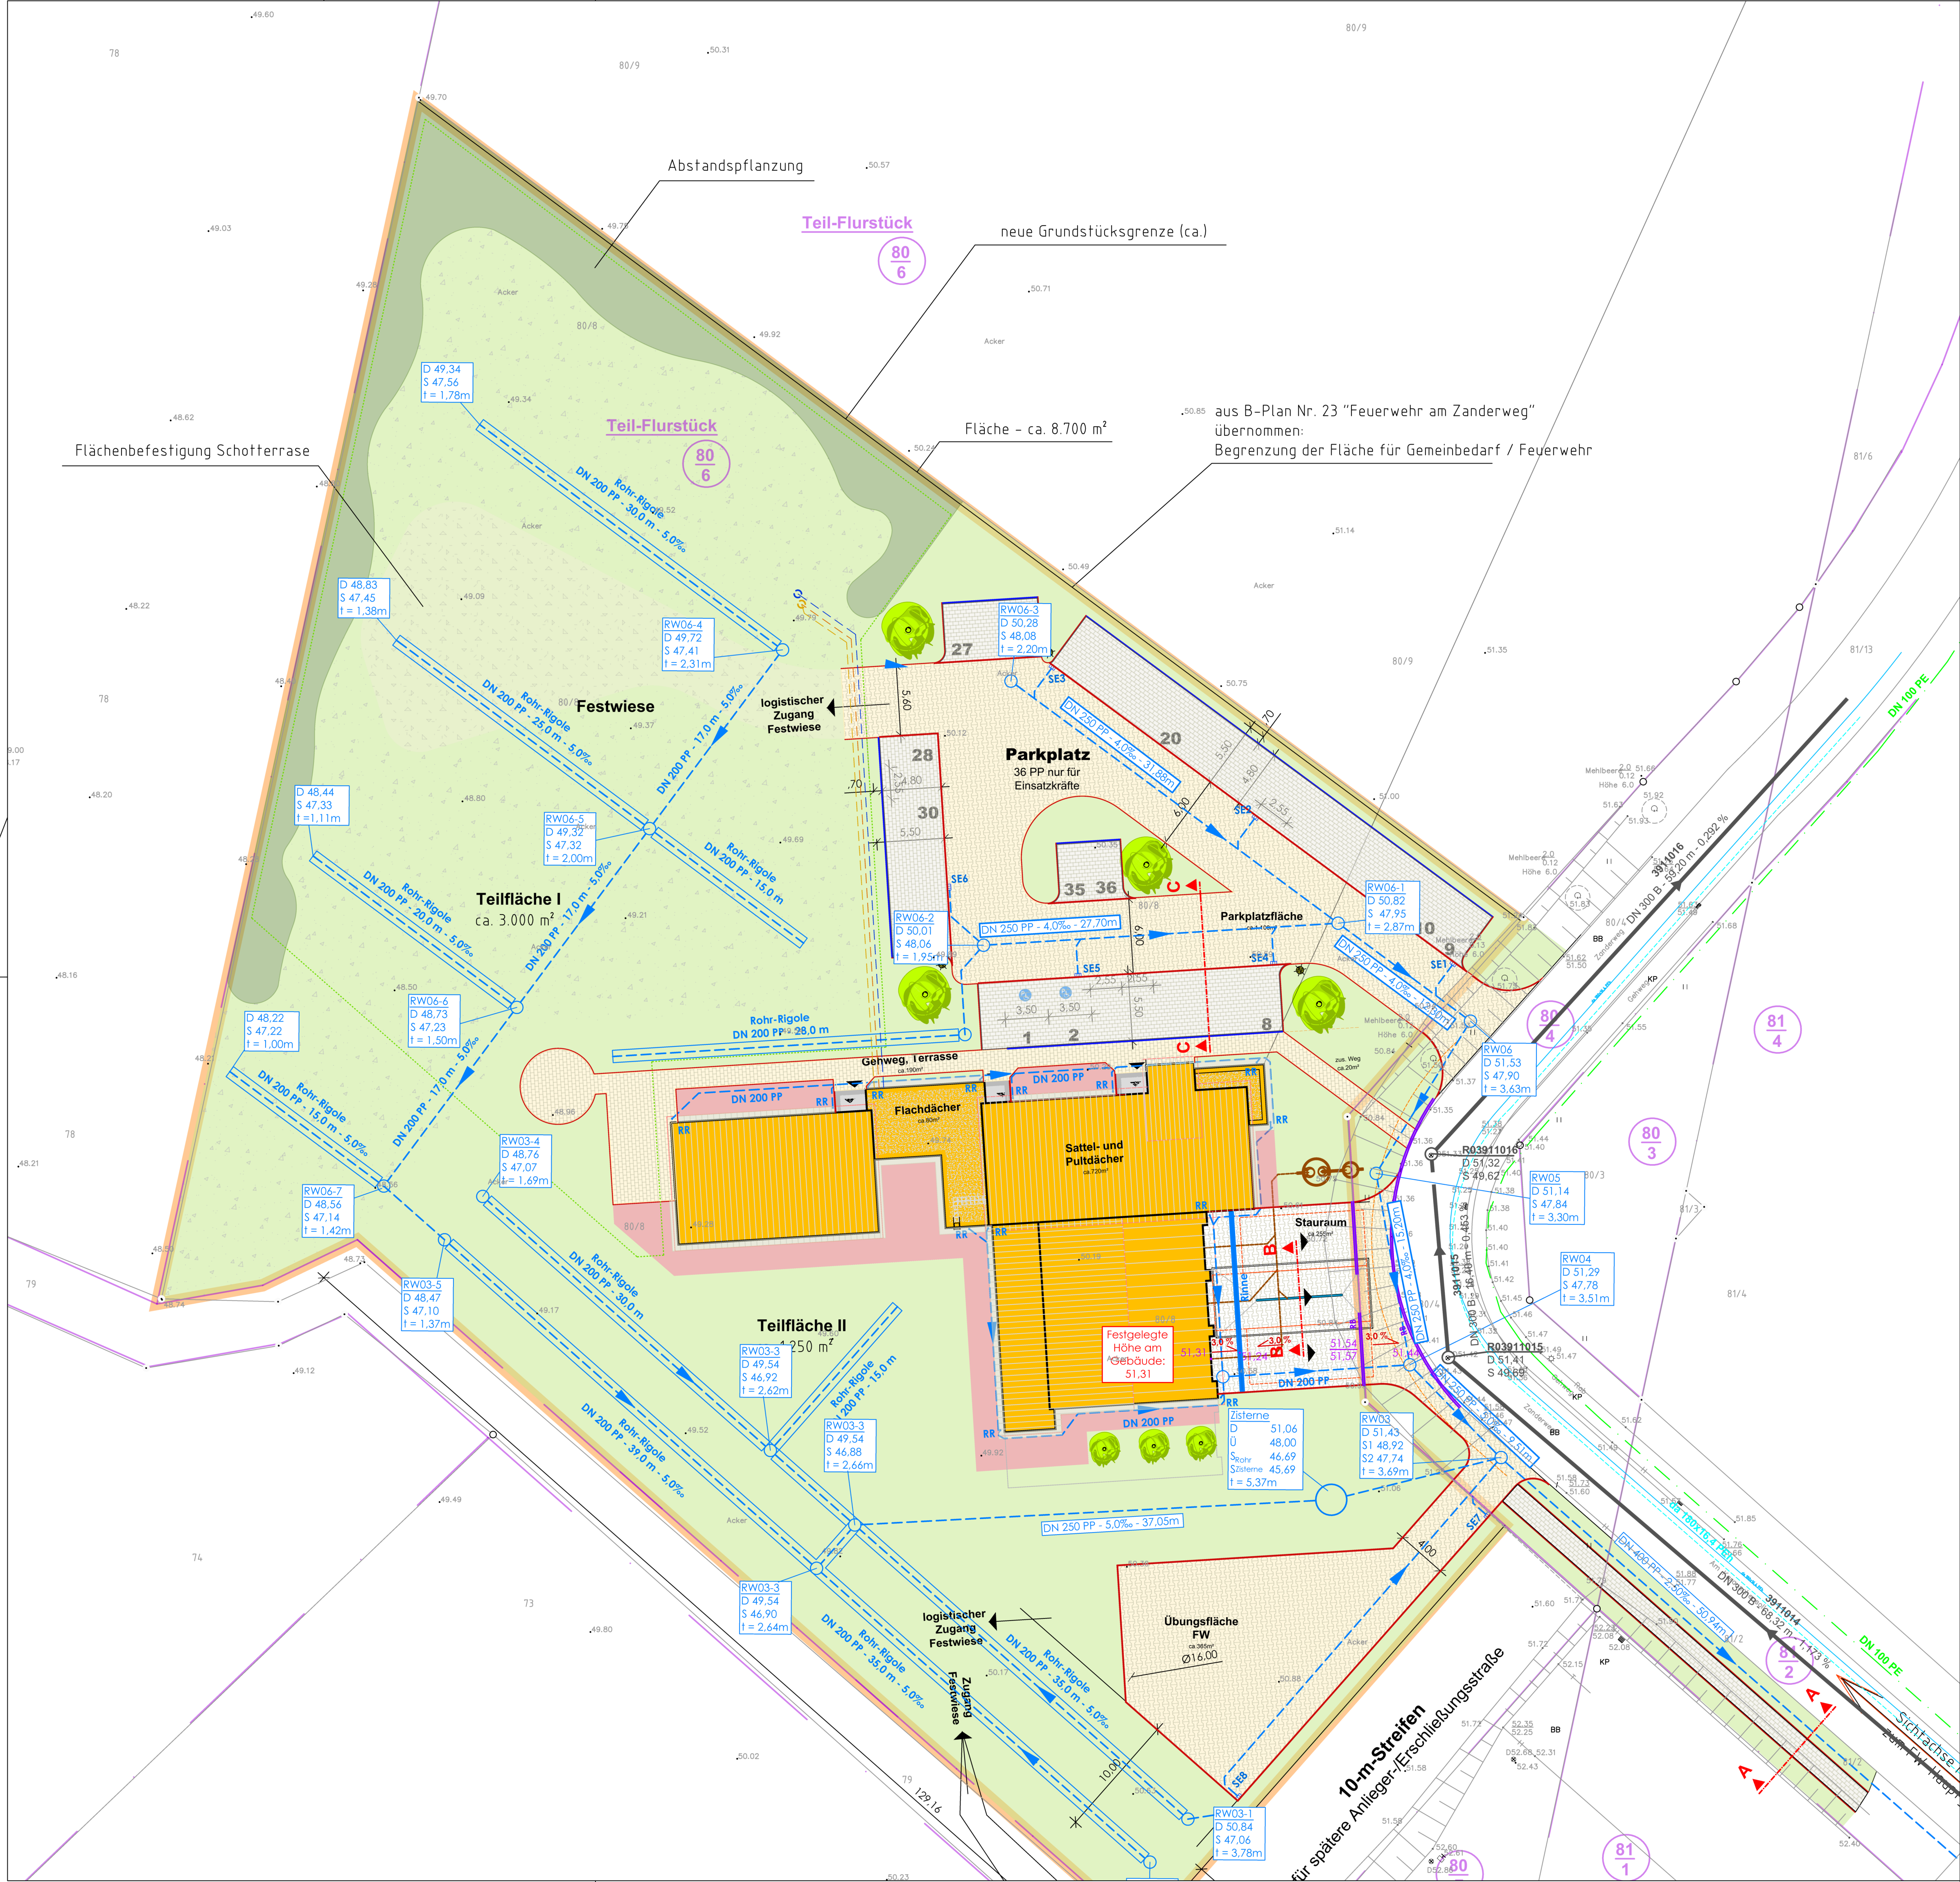

Zeichenerklärung:

- Bestand

Planung

Regenwasserkanal

Schmutzwasserkanal

Druckrohrleitung

Daten der Haltungen

Straßenablauf

Regenfallrohr

Befestigungsarten:

- Pflaster Bk 3,2

Pflaster Bk 1,0

Pflaster Fußwege

Bord TB 8 cm

Bord HB 12 cm auf Lücke gesetzt

Anfahrerschutz

Trinkwasser Leitung

Elit.Ltg. Mittelspannung

Elit.Ltg. Niederspannung

Zaunanlage H= 1830 mm
- Baum Neupflanzung

Mastleuchte

Pflanzung am Gebäude (Strandhafer, Ginster)

Pflanzung Feldhecke (heimische Gehölze)

Schotterrasenfläche 90:10

Schotterrasenfläche 80:20

Rasenpflanzung intensivpflege

- Alle Höhenangaben bezogen auf NHN
- Maßangaben sind vor Ort zu prüfen



VIUS Bäckerstraße 17 19033 Schwerin Tel.: 0385/58 97 98 30 E-Mail: schwerin@vius.de	Datum	Zeichen
	bearbeitet	10 / 2024 ESA
	gezeichnet	10 / 2024 ESA
	geprüft:	gez. Torsten Schärer Büroleiter

 Gemeinde Kritzow über Amt Warnow-West Schulweg 1 a 18198 Kritzow	Datum	Zeichen
	bearbeitet	
	bearbeitet	
	geprüft:	

Nr.	Art der Änderung	Datum	Zeichen

GENEHMIGUNGSPLANUNG

Straßenbauverwaltung	Unterlage / Blatt-Nr.: 5 / 1
	Lageplan Freianlagen
	Maßstab: 1:250

Neubau Feuerwehrgerätehaus FFW Kritzow
mit angrenzendem Gemeindebereich
Am Karauschensoll 1b, 18198 Kritzow

aufgestellt: VIUS Planergemeinschaft	
Schwerin, den	